


ステージ 緞帳設備

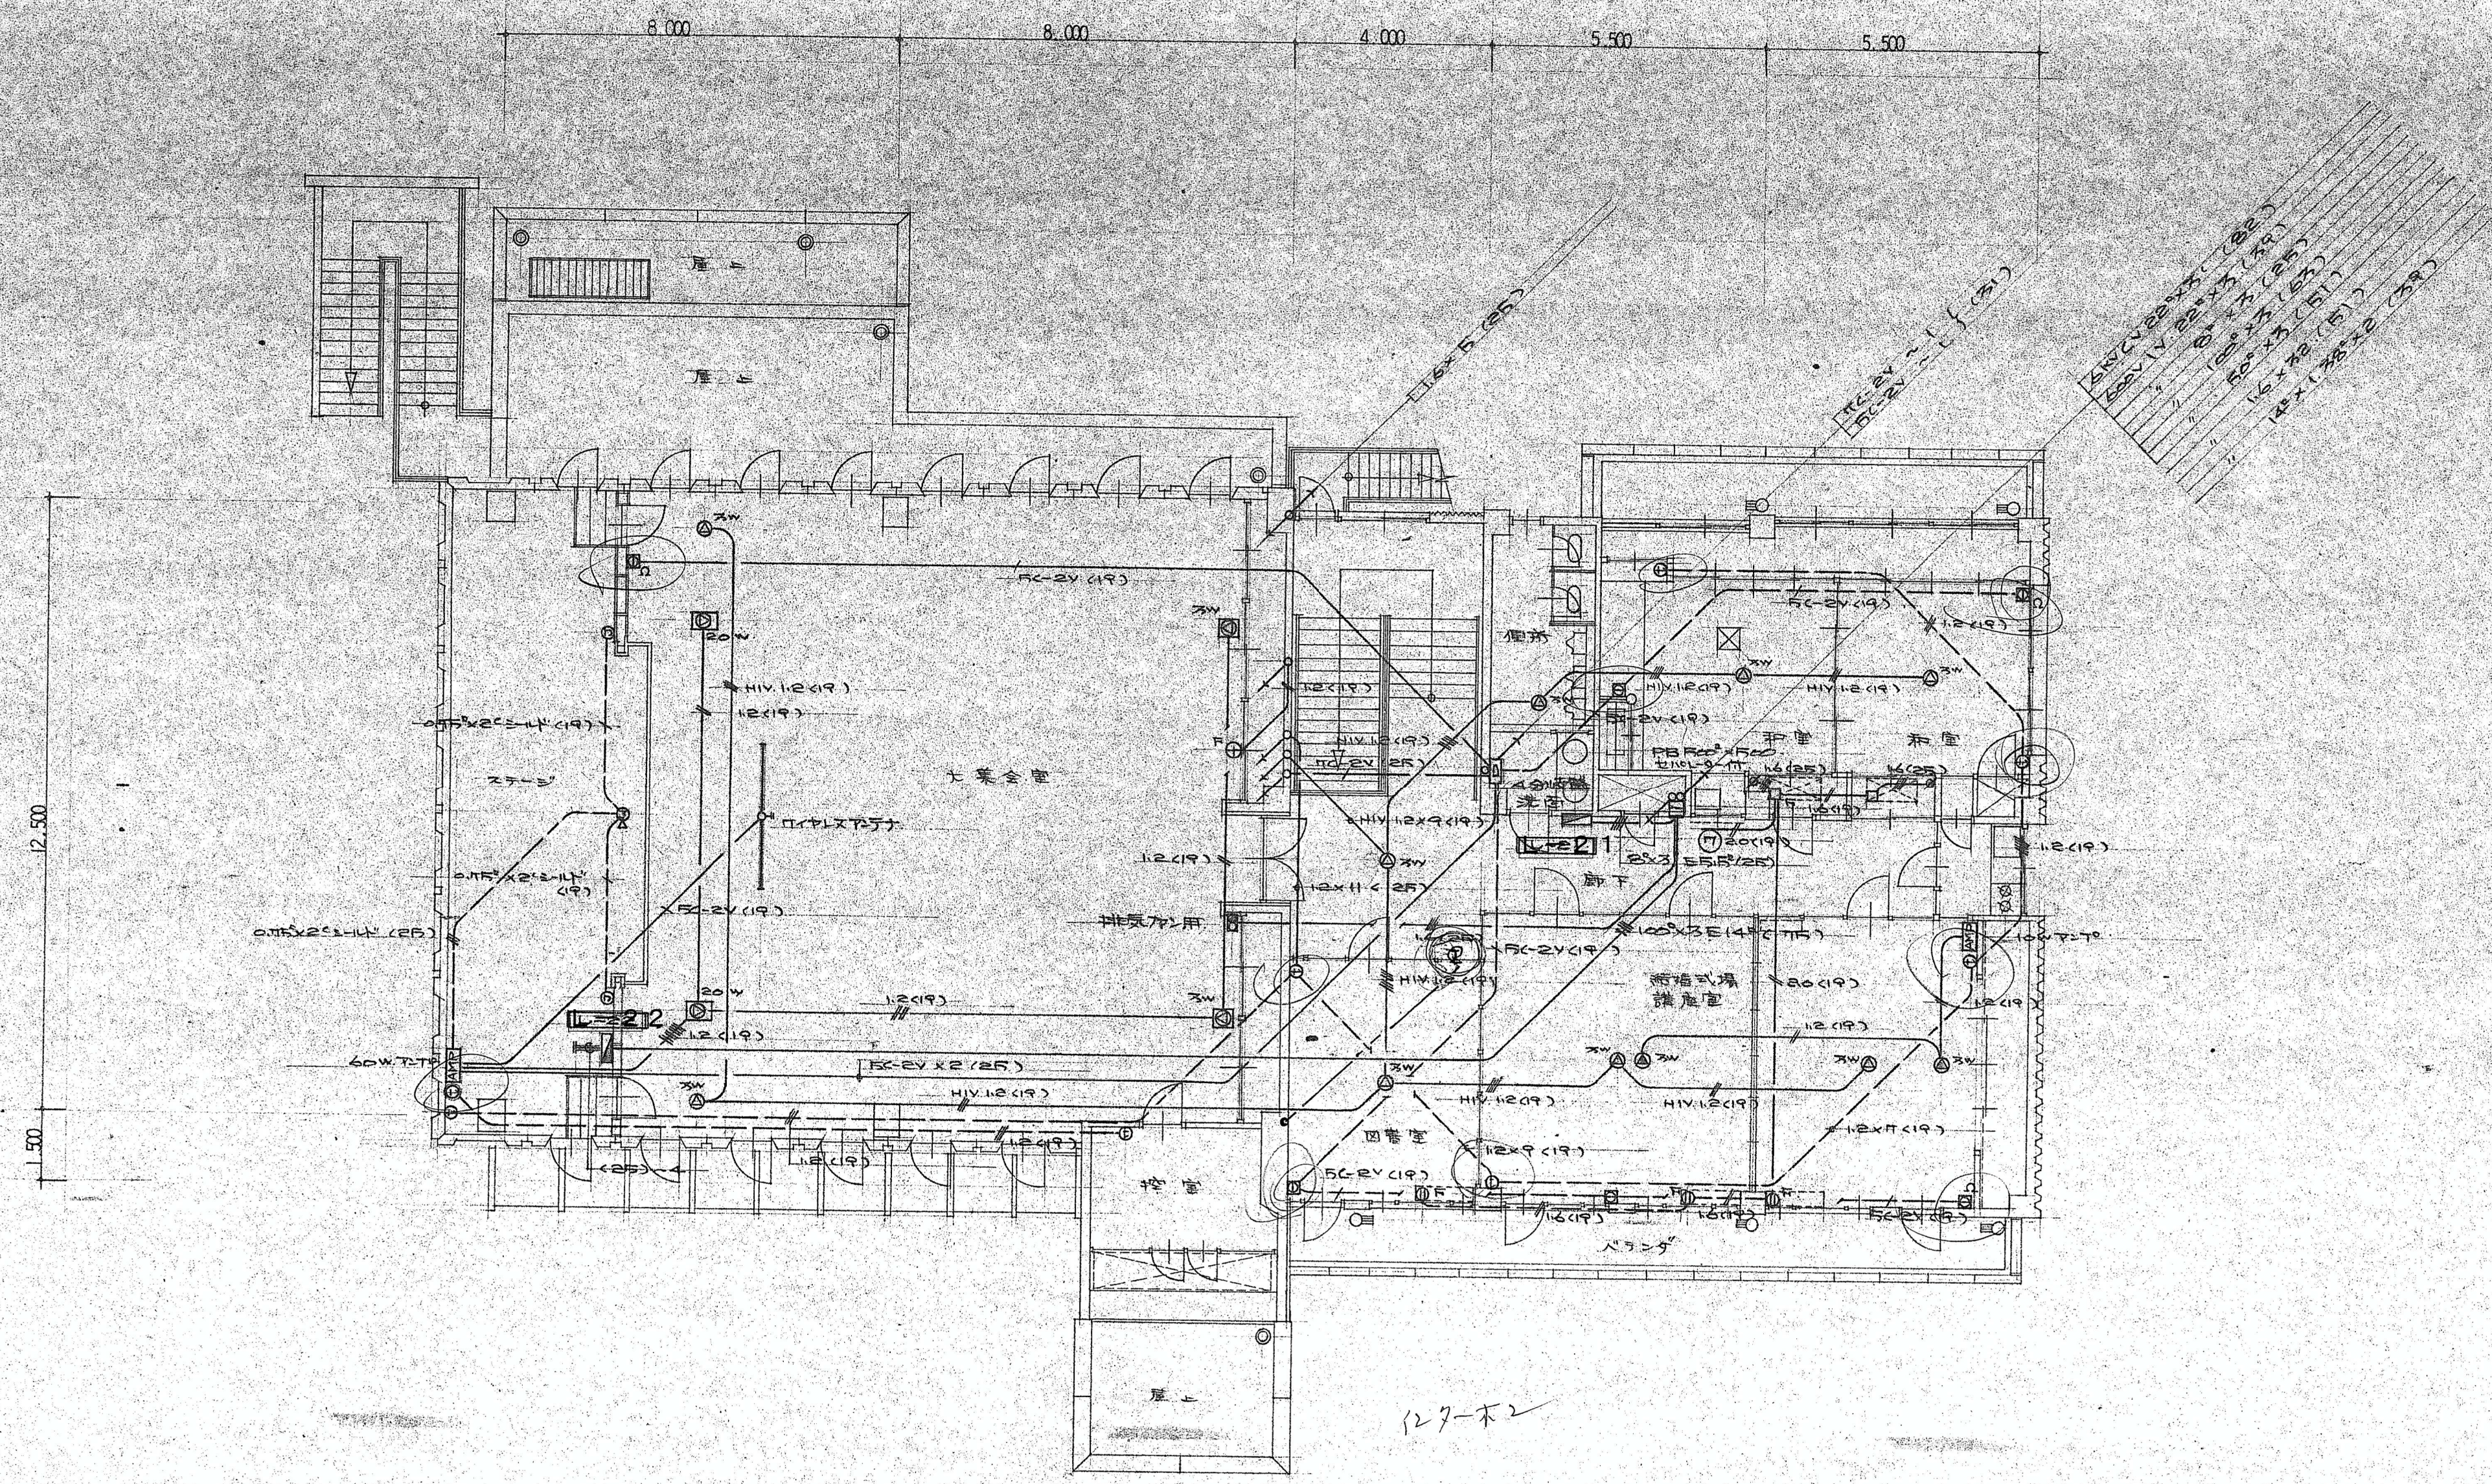

2階平面図 S=1:100

|           |       |    |    |
|-----------|-------|----|----|
| 熊山公民館新築工事 |       |    |    |
| 図名        | 電気設備図 | 図番 | 65 |
| 縮尺        | 1/100 |    |    |

| 凡例 | 変更 | 年月日 | DATE | CHECK1 CHECK2 TITLE |    |    | No.                              |
|----|----|-----|------|---------------------|----|----|----------------------------------|
|    |    |     |      | No.                 | PL | DR |                                  |
|    |    |     |      |                     |    |    | 熊山公民館解体工事                        |
|    |    |     |      |                     |    |    | 電気設備図 7                          |
|    |    |     |      |                     |    |    | SCALE 1/100 A2版 71% A3版 50% K-72 |