


全解体撤去処分

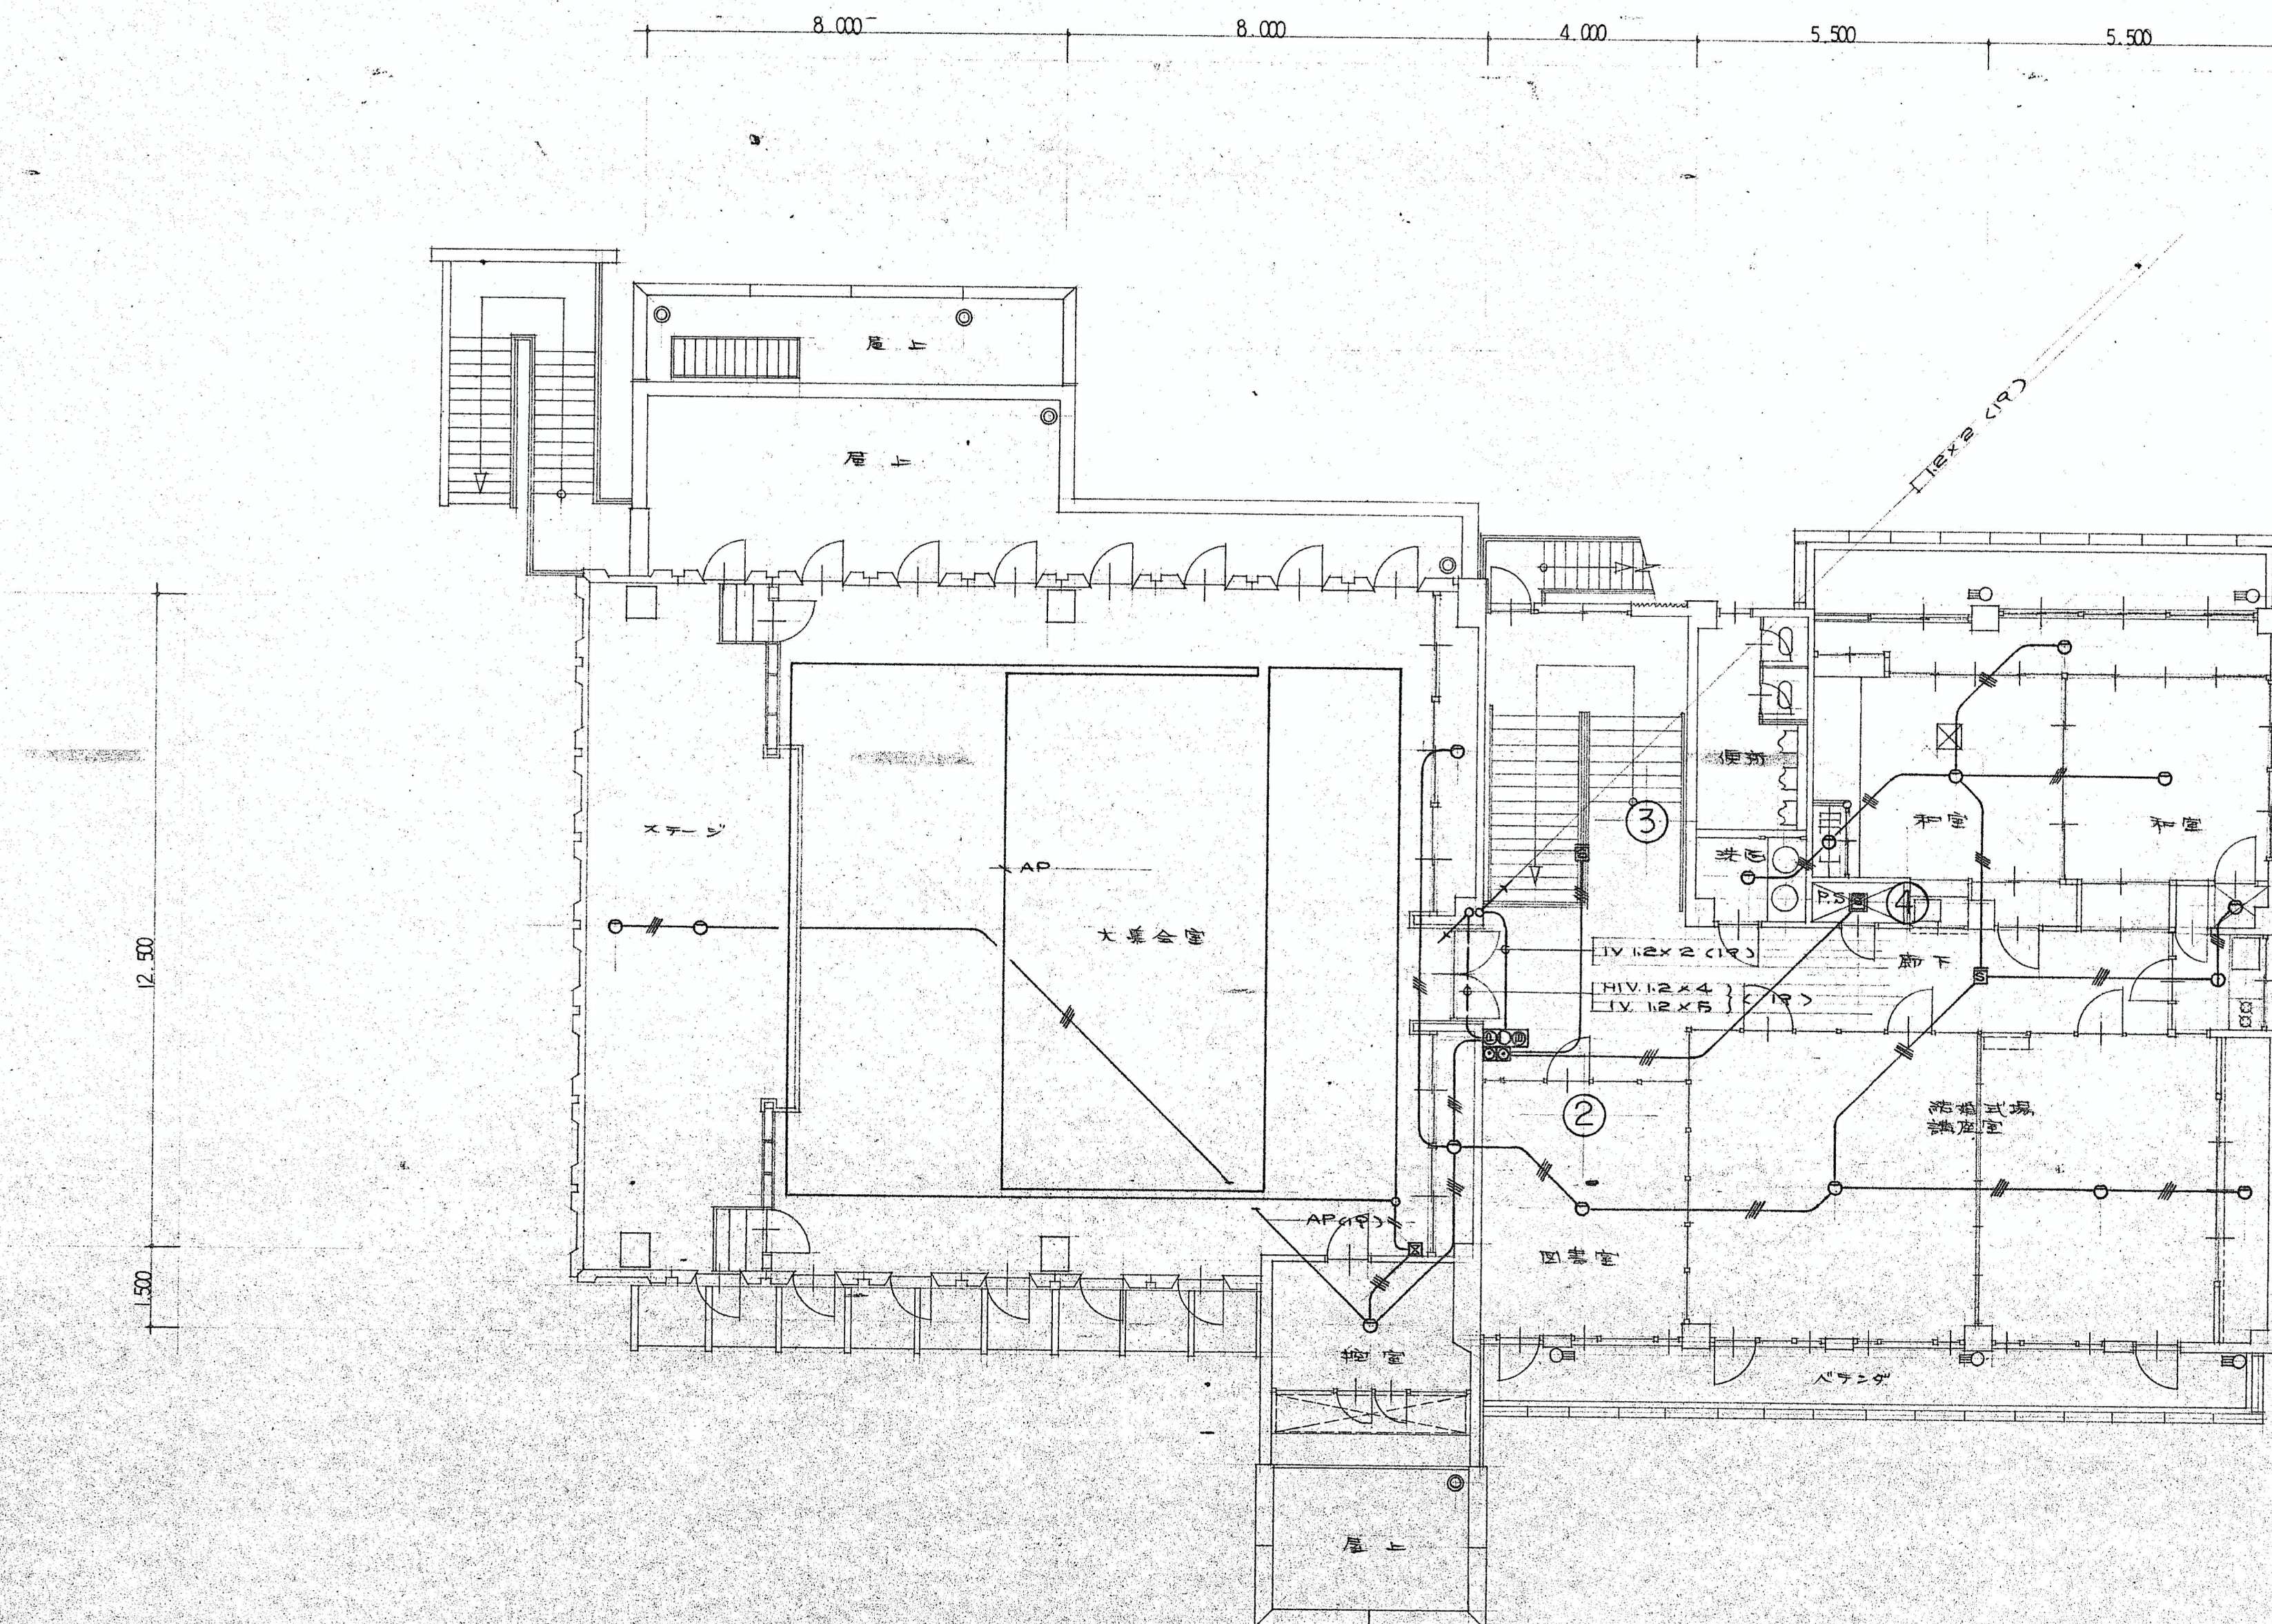

2階平面図 S=1:100

名称	熊山町中央公民館新築工事設計図		
図面	電気設備図	図番	71
		縮尺	1/100

凡例		変更	年 月 日			DATE	CHECK1	CHECK2 TITLE			No.	
								熊山公民館解体工事				
						No.	PL	DR	NAME	SCALE	A2版 71%	K—78
									電気設備図 1 3	1 / 1 0 0	A3版 50%	